



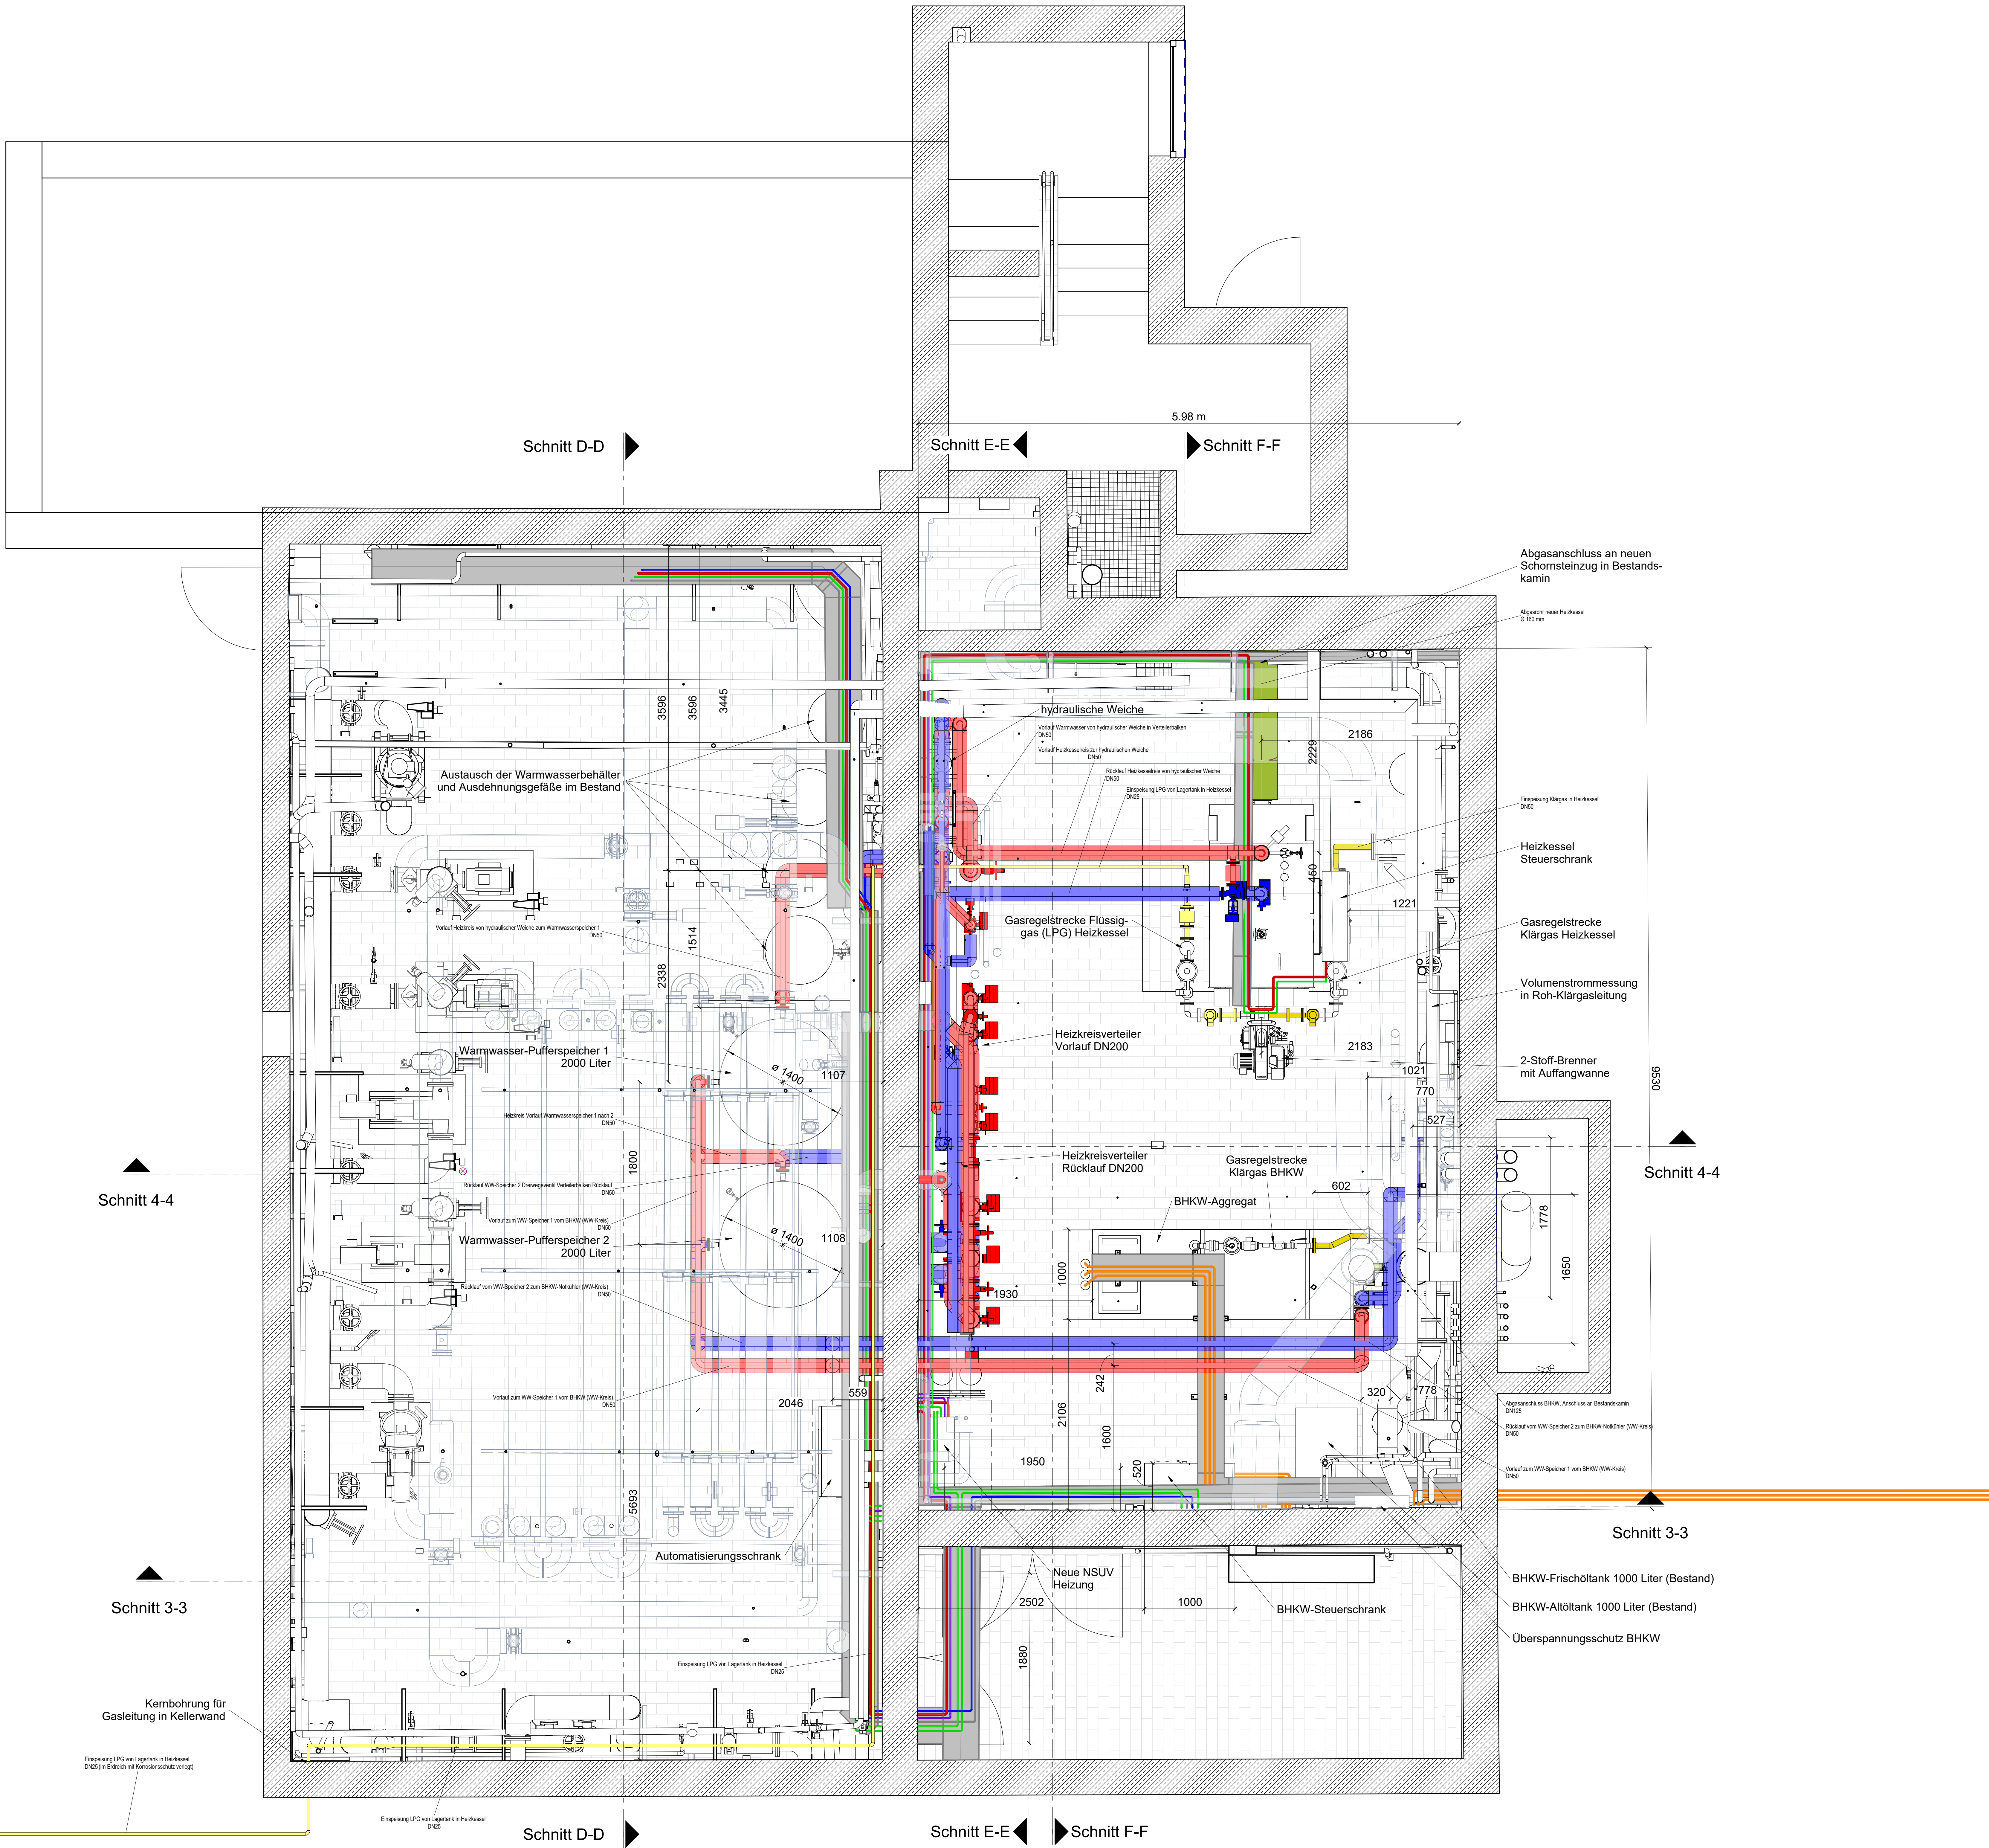

- Legende Rohrleitungen**
- Warmwasser-Heizkreis Vorlauf von Wärmequelle
 - Warmwasser-Heizkreis Rücklauf zur Wärmequelle
 - LPG-Einspeisung von Behälter (Außenaufstellung)
 - Klärgas aus Bestandnetz zum Heizkessel und BHKW
 - Abgas von Heizkessel und BHKW
- Legende E-Versorgung und MSR-Leitungen**
- Leistungseinspeisung BHKW
 - Energieversorgung neue NSUV Heizung
 - Signale zentraler NA-Schutz
 - Ethernet IT-Netz
 - Profinet Feldbus
 - Profibus Feldbus

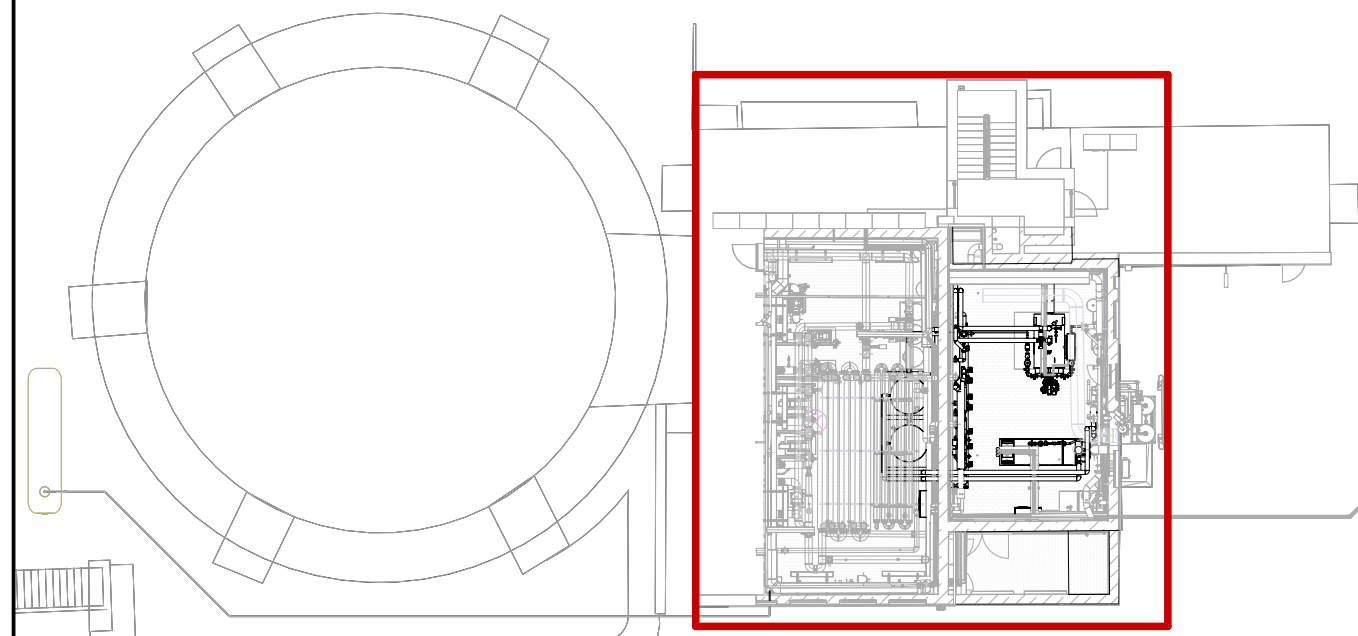

Index	Änderung	gez. / bearb.	geprüft	Datum
WNER WASSERVERBAND EIFEL-RUR Wasserverband Eifel-Rur Eisenbahnstraße 5 52353 Düren				
Projekt KA Eilendorf - Reinvestition Heizungsanlage und Blockheizkraftwerk				
Darstellung Ausführungsplanung - Grundriss -1 UG				
Leistungsphase LP05				
Maßstab 1 : 25		gez. 15.09.2024	Datum 15.09.2024	Name ARP
Datum 01.10.2025		geprüft Freigabe	Datum 01.10.2025	Name LG
Datei: siehe linken Planrand Zeichnungs-Nr. Originalgröße: 1118mm x 841mm 2130018-05-M-010				